


NAPOJENÍ PŘÍTOKU Z VJEZDU Č.P.4 SITUACE 1:250

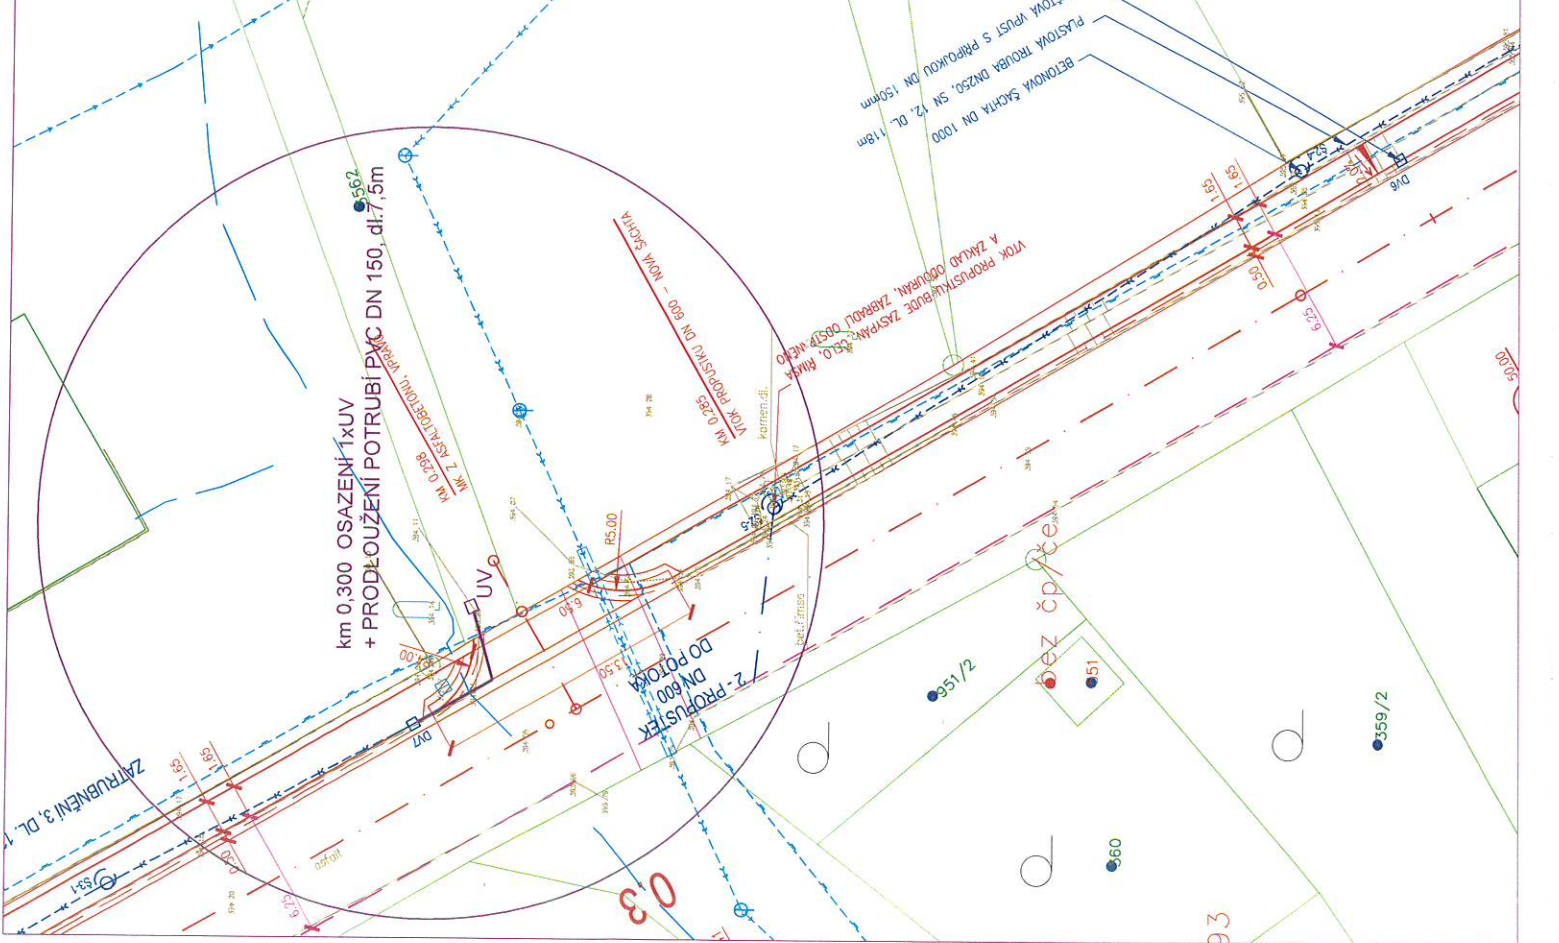

Zpracovatel projektu	ING. BLAŽENA DŮJKOVÁ Sklenný kopec 1556, 753 01 Hranice				tel. 731 267170 e-mail blazena.dujkova@gmail.com
Zodpovědný projektant	Ing. Důjková	Vypracoval	Ing. Důjková	Číslo archívní	
Okres	Frydek – Místek	Obec	Kunčice p. Ondř.	Číslo zakázky	2026002
Investor	OBEC KUNČICE POD ONDŘEJNÍKEM, č.p. 599, 73913 KUNČICE POD ONDŘEJNÍKEM				TP
Akce	CHODNÍK KOLEM SILNICE III/48310 V KUNČICÍCH POD ONDŘEJNÍKEM NAPOJENÍ PŘÍKOPŮ NA STÁVAJÍCÍ PROPUSTKY				Datum 02/2026
SO/PS	DOKUMENTACE OBJEKTŮ				Měřítko 1:25
Příloha	SITUACE - PROPOJENÍ PŘÍTOKŮ				Číslo přílohy D-2

NAPOJENÍ PŘÍTOKU Z VJEZDU Č.P.509
SITUACE 1:250

Zpracovatel projektu	ING. BLAŽENA DŮJKOVÁ Sklenný kopec 1556,753 01 Hranice				tel.731 267170 e-mail blazena.dujkova@gmail.com
Zodpovědný projektant	Ing. Důjková	Vypracoval	Ing. Důjková	Číslo archívní	
Okres	Frýdek –Místek	Obec	Kunčice p.Ondř.	Číslo zakázky	2026002
Investor	OBEC KUNČICE POD ONDŘEJNÍKEM, Č.P.599, 73913 KUNČICE POD ONDŘEJNÍKEM				Stupeň TP
Akce	CHODNÍK KOLEM SILNICE III/48310 V KUNČICÍCH POD ONDŘEJNÍKEM NAPOJENÍ PŘÍKOPŮ NA STÁVAJÍCÍ PROPUSTKY				Datum 02/2026 Měřítko 1:25
SO/PS	DOKUMENTACE OBJEKTŮ			Číslo přílohy	D-2
Příloha	SITUACE - PROPOJENÍ PŘÍTOKŮ				

NAPOJENÍ PŘÍTOKU PŘED Č.P.537
SITUACE 1:250

SIT 2-4 p. 579

Zpracovatel projektu	ING. BLAŽENA DŮJKOVÁ Sklenný kopec 1556,753 01 Hranice				tel.731 267170 e-mail blazena.dujkova@gmail.com
Zodpovědný projektant	Ing. Důjková	Vypracoval	Ing. Důjková	Číslo archívní	
Okres	Frydek - Místek	Obec	Kunčice p. Ondř.	Číslo zakázky	2026002
Investor	OBEC KUNČICE POD ONDŘEJNÍKEM, Č.P.598, 73913 KUNČICE POD ONDŘEJNÍKEM				TP
Akce	CHODNÍK KOLEM SILNICE III/48310 V KUNČICÍCH POD ONDŘEJNÍKEM NAPOJENÍ PŘÍKOPŮ NA STÁVAJÍCÍ PROPUSTKY				Datum 02./2026
SO/PS	DOKUMENTACE OBJEKTŮ				Měřítko 1:25
Příloha	SITUACE - PROPOJENÍ PŘÍTOKŮ				Číslo přílohy D-2

č.p. 750

2024

946/7

bez čp / če

388

46/9

č.p. 537

87

946/8

km 0,452 - PŘEPOJENÍ PVC DN 250, dl.2,8m
S4 - 393,30(390,79) JE SOUČÁSTÍ PROJEKTU

PŘÍTOK PODZEMNÍ VODY
VYSPADOVÁNÍ DŇA VE SKRUŽI

3-PROPUSK
DN 600
DO POTOKA
SKRUŽ TBS-Q2 800/1000/90 (STUJDNA)
ZAKRYTOVÁ DESKA TK-Q2 800/625/200 B125

946/5

SIL. III/48310
TICHA


892/4




Příloha


ODVODNĚNÍ PLÁNĚ A PŘÍKOPOVÉ ŽLABY ZA Č.P.34 SITUACE 1:250

CHODNÍKOVÝ OBRUBNÍK

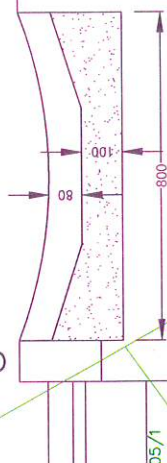

Zpracovatel projektu	ING. BLAŽENA DŮJKOVÁ Sklenný kopec 1556, 753 01 Hranice			tel. 731 267170 e-mail blazena.dujkova@gmail.com
Zodpovědný projektant	Ing. Důjková	Výpracoval	Ing. Důjková	Číslo archívní
Okres	Frydek – Místek	Obec	Kunčice p. Ondř.	Číslo zakázky
Investor	OBEC KUNČICE POD ONDŘEJNÍKEM, Č.P. 569, 73913 KUNČICE POD ONDŘEJNÍKEM			Stupeň
Akce	CHODNÍK KOLEM SILNICE III/48310 V KUNČICÍCH POD ONDŘEJNÍKEM NAPOJENÍ PŘÍKOPŮ NA STÁVAJÍCÍ PROPUSTKY			Datum
SO/PS	DOKUMENTACE OBJEKTŮ			Měřítko
Příloha	SITUACE - PROPOJENÍ PŘÍTOKŮ			Číslo přílohy
				D-2

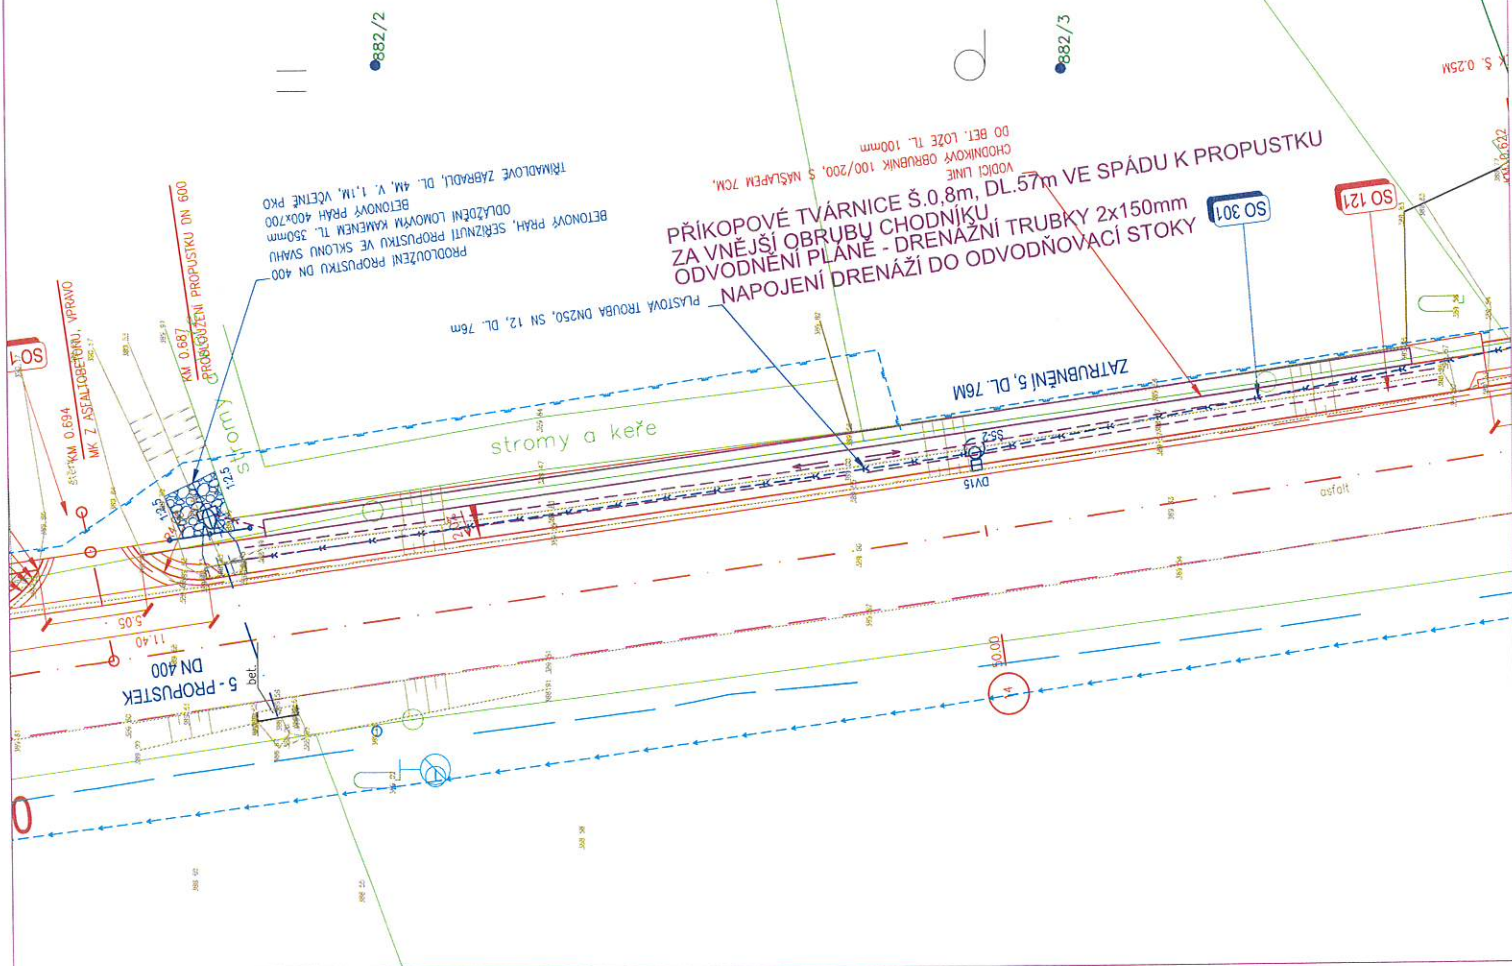

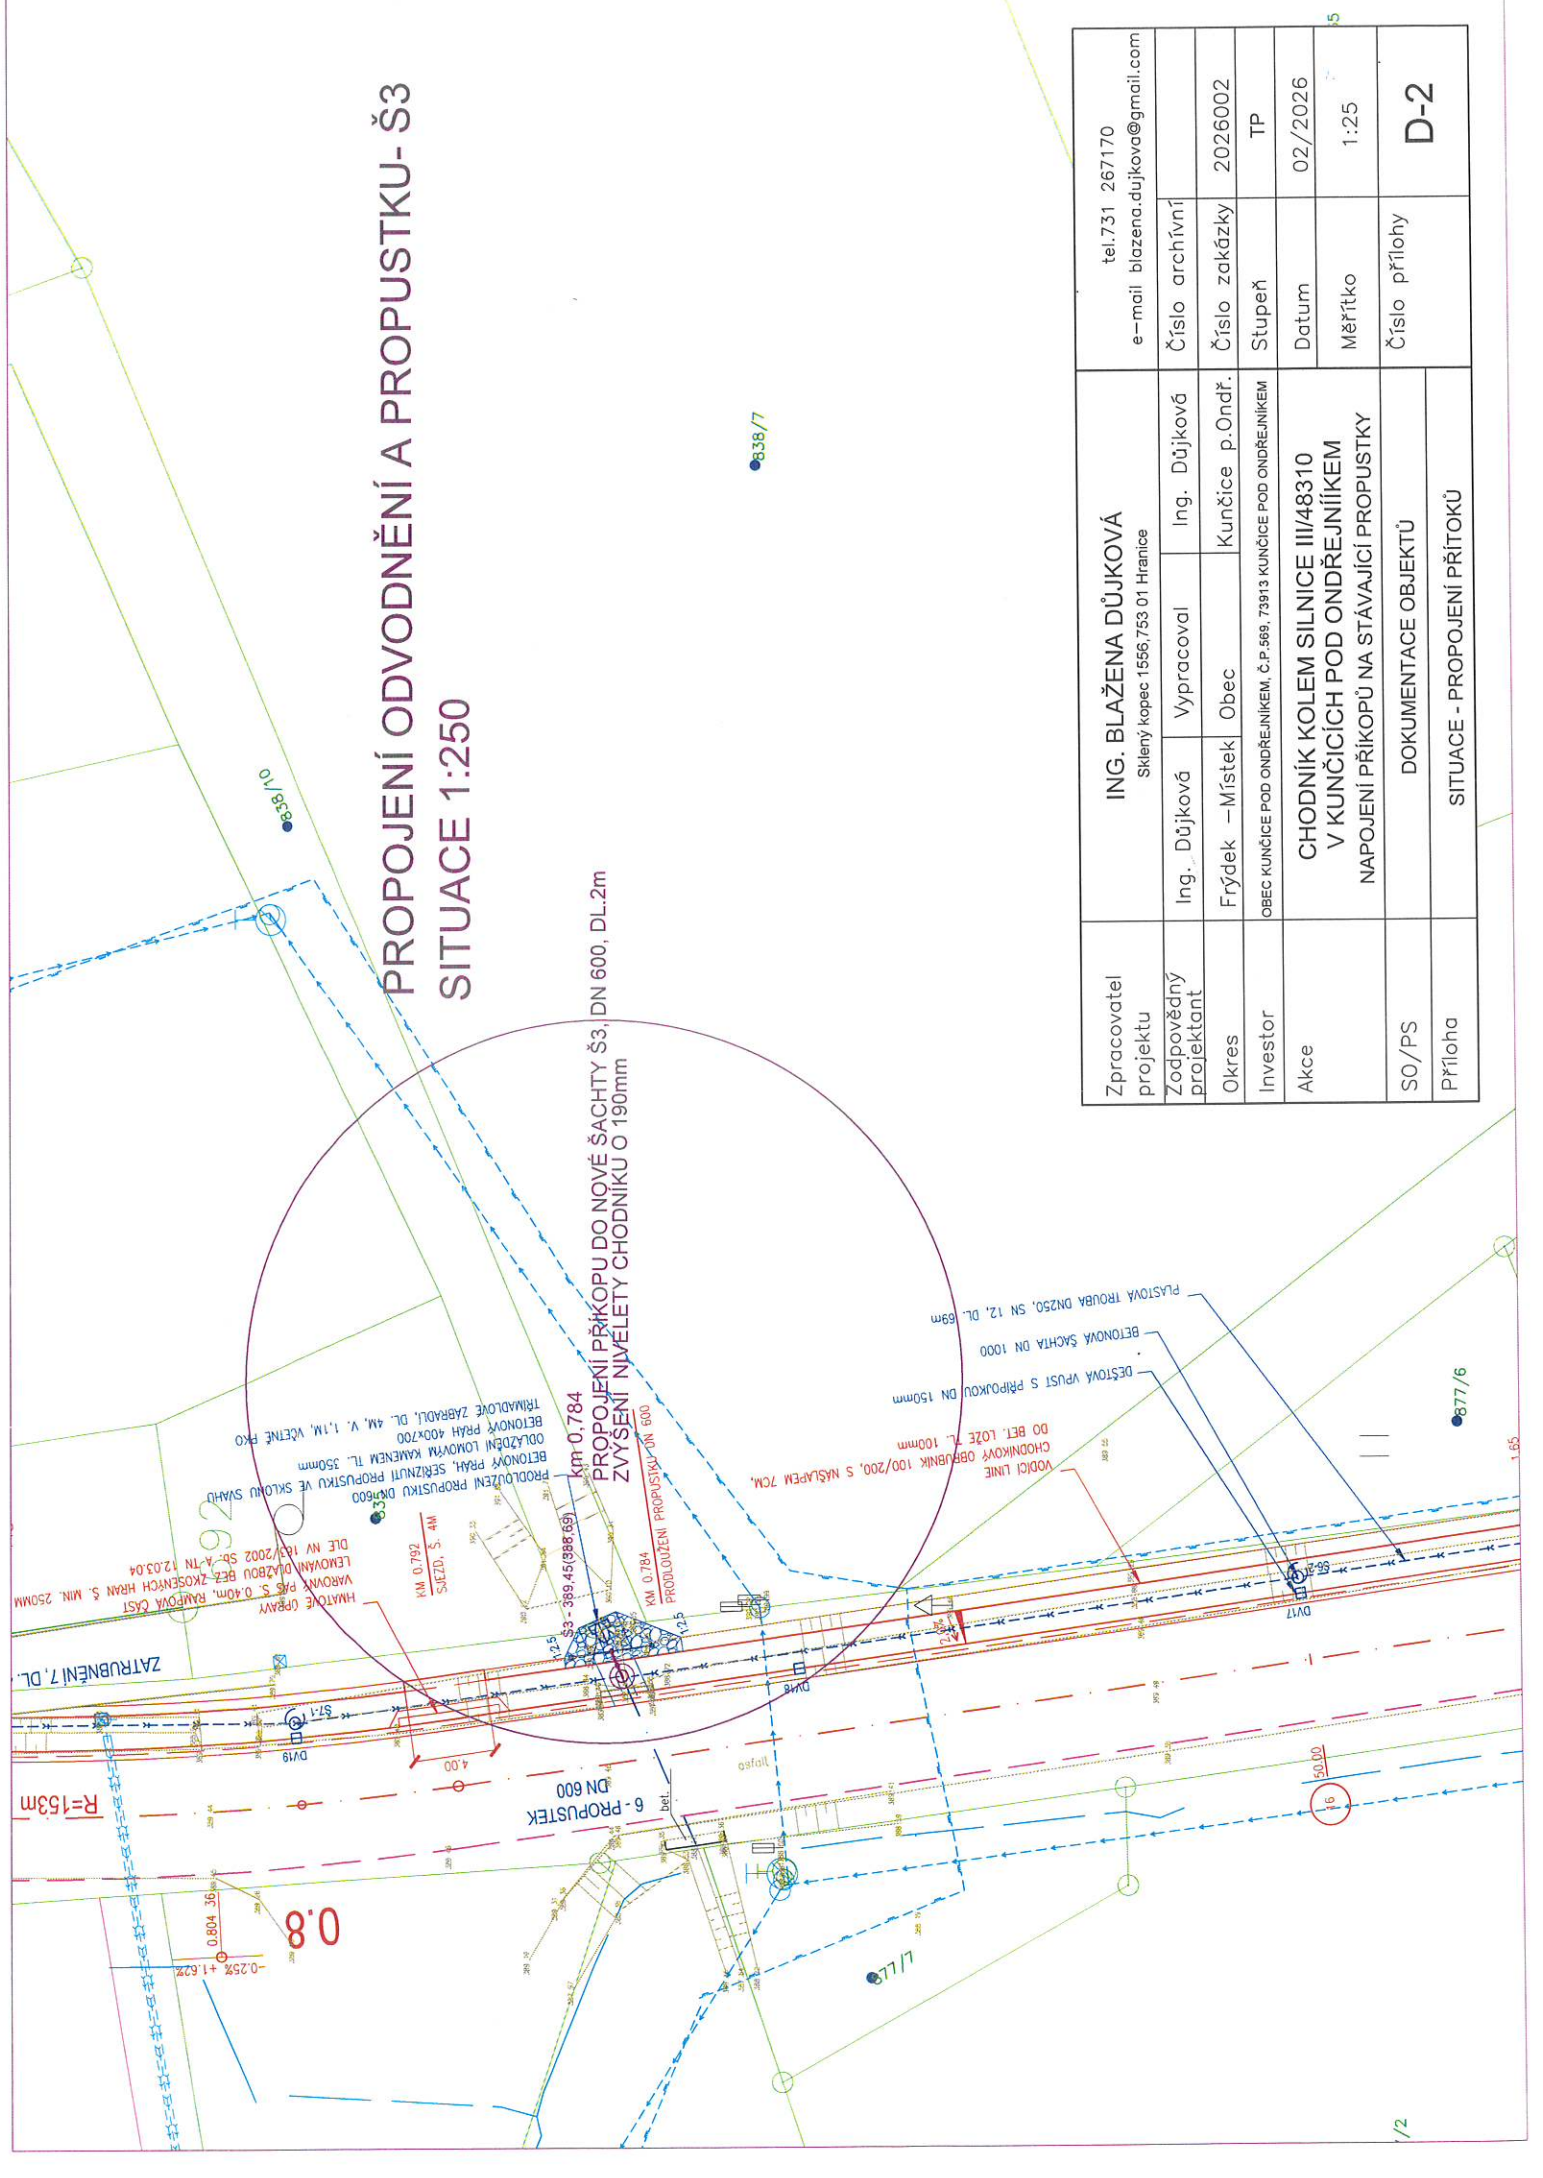

PROPOJENÍ ODVODNĚNÍ A PROPUSTKU-Š3

SITUACE 1:250

Zpracovatel projektu	ING. BLAŽENA DŮJKOVÁ Sklenný kopec 1556, 753 01 Hranice			tel. 731 267170 e-mail blazena.dujkova@gmail.com
Zodpovědný projektant	Ing. Důjková	Vypracoval	Ing. Důjková	Číslo archívni
Okres	Frydek – Místek	Obec	Kunčice p. Ondř.	Číslo zakázky 2026002
Investor	OBEC KUNČICE POD ONDŘEJNÍKEM, č.p. 569, 73913 KUNČICE POD ONDŘEJNÍKEM			Stupeň TP
Akce	CHODNÍK KOLEM SILNICE III/48310 V KUNČICÍCH POD ONDŘEJNÍKEM NAPOJENÍ PŘÍKOPŮ NA STÁVAJÍCÍ PROPUSTKY			Datum 02/2026
SO/PS	DOKUMENTACE OBJEKTŮ			Měřítko 1:25
Příloha	SITUACE - PROPOJENÍ PŘÍKOPŮ			Číslo přílohy D-2